
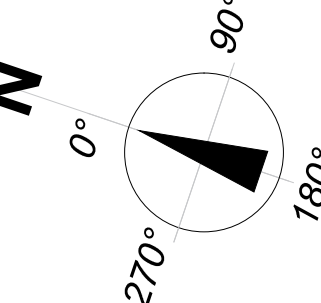


CABINA ELETTRICA

LEGENDA

- PERCORSO ELETTRICO INTERRATO ENTRO POLIFORA IN POLIETILENE CORRUGATO A DOPPIA PARETE
- PERCORSO ELETTRICO TERMINALE DI COLLEGAMENTO ENTRO TUBAZIONE METALLICA Dn = 25 mm
- PERCORSO ELETTRICO ANNEGGIATO NEL CALCESTRUZZO, FORMATO DA N. 3 TUBI CORRUGATI IN PVC Dn = 25 mm
- IMPIANTO DI TERRA CABINA, CAVO NUDO 50 mmq
- IMPIANTI ELETTRICI ESTERNI (F.M. E ILLUMINAZIONE)
- LINEE ALIMENTAZIONE E AUSILIARI POMPE 1 E 2
- LINEE SENSORI
- DISPENSORE DI TERRA IN POZZETTO ISPEZIONABILE CON COPERCHIO
- PLAFONIERA A PARETE
- PLAFONIERA A PARETE COMANDATA DA CREPUSCOLARE
- FARO ILLUMINAZIONE A LED
- LAMPADA DI EMERGENZA A PARETE
- COLLETTORE DI TERRA
- CONNETTORE A COMPRESSIONE TIPO CRIMPATO
- ALLACCIAMENTO DI TERRA AD ARMATURA BASAMENTO
- POZZETTO ELETTRICO 500x500x500
- QUADRO ELETTRICO
- CASSETTA DI DERIVAZIONE IN PLASTICA IP55
- SENSORE RADAR
- SENSORE CAPACITIVO LIVELLO
- SENSORE CAPACITIVO ANTISECCO POMPE
- ELETTROVALVOLA DISADESCAMENTO
- ATTUATORE BYPASS

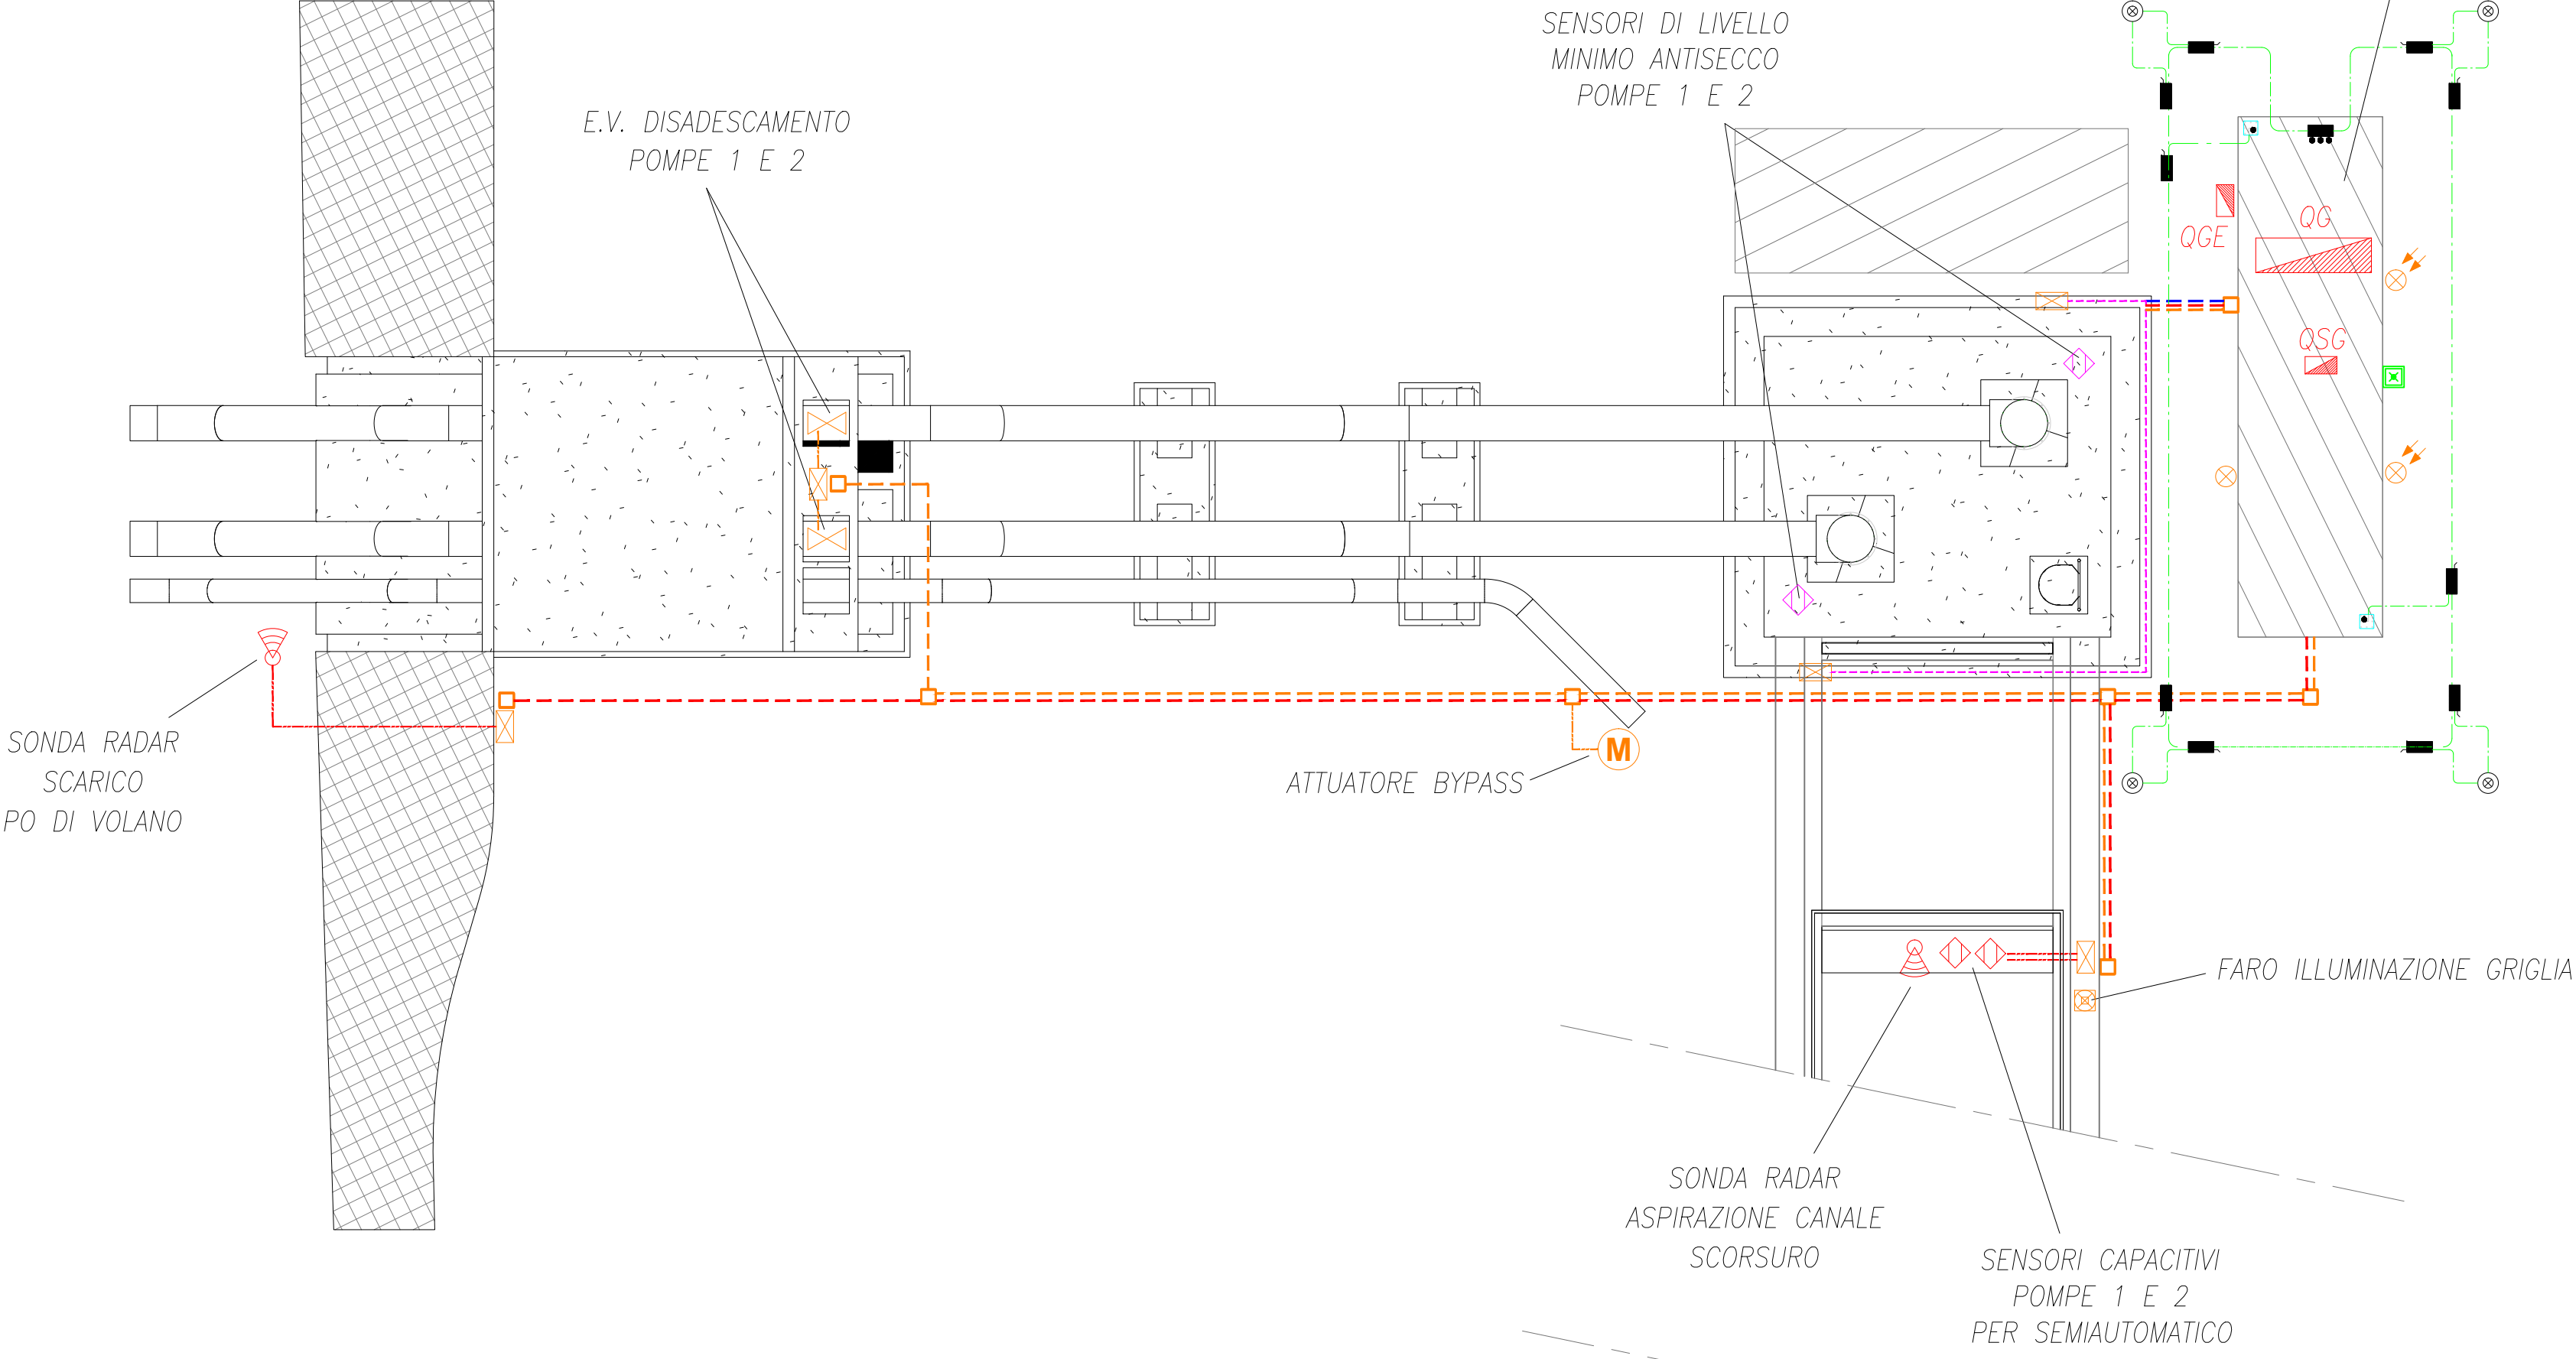

Scala 1:100

CONSORZIO DI BONIFICA PIANURA DI FERRARA

Sede legale e recapito postale:
44121 Ferrara - Via Borgo dei Leoni, 28 - C.F. 9307450381
web: www.bonificoferrara.it - e-mail: info@bonificoferrara.it
pec: posta.bonificoferrara@pec.bonificoferrara.it
sedeente in **AS**
Associazione Nazionale Bonifiche, Regolarità e Miglioramenti Fondati

**IMPIANTO IDROVORO SCORSURO
PROGETTO ESECUTIVO**

Finanziato dall'Unione europea
NextGenerationEU

Piano nazionale di ripresa e resilienza disciplinato dal Regolamento del Parlamento Europeo (UE) 2021/241 del 12 febbraio 2021, relativo al dispositivo per la ripresa e la resilienza (Next Generation EU), all'attuazione e modificazione degli interventi dell'investimento M2C2.2.1A per le più urgenti necessità, segnalati dalle regioni Emilia-Romagna, Toscana e Marche, per la gestione del rischio alluvioni e per la riduzione del rischio idrogeologico. Ordinanza n. 35/2024 del Commissario straordinario alla ricostruzione nel territorio delle regioni Emilia-Romagna, Toscana e Marche.
ID INTERVENTO ER-URS-000105
CUP J72B2400910007

TITOLO INTERVENTO "Realizzazione nuovo impianto di scarico del Canale Scorsuro nel Diversivo del Po di Volano per la laminazione delle portate di piena del sistema del reticolo idraulico di bonifica"

Predisposizione impianto elettrico: planimetria

Rev.	Descrizione	Redatto	Data	Codice intervento
01	Emissione	M. Belfuschi	09/04/2025	OC173
02	Revisione 1	M. Belfuschi	18/04/2025	
03	Revisione 2			