




PLANIMETRIA INQUADRAMENTO - SCALA 1:200

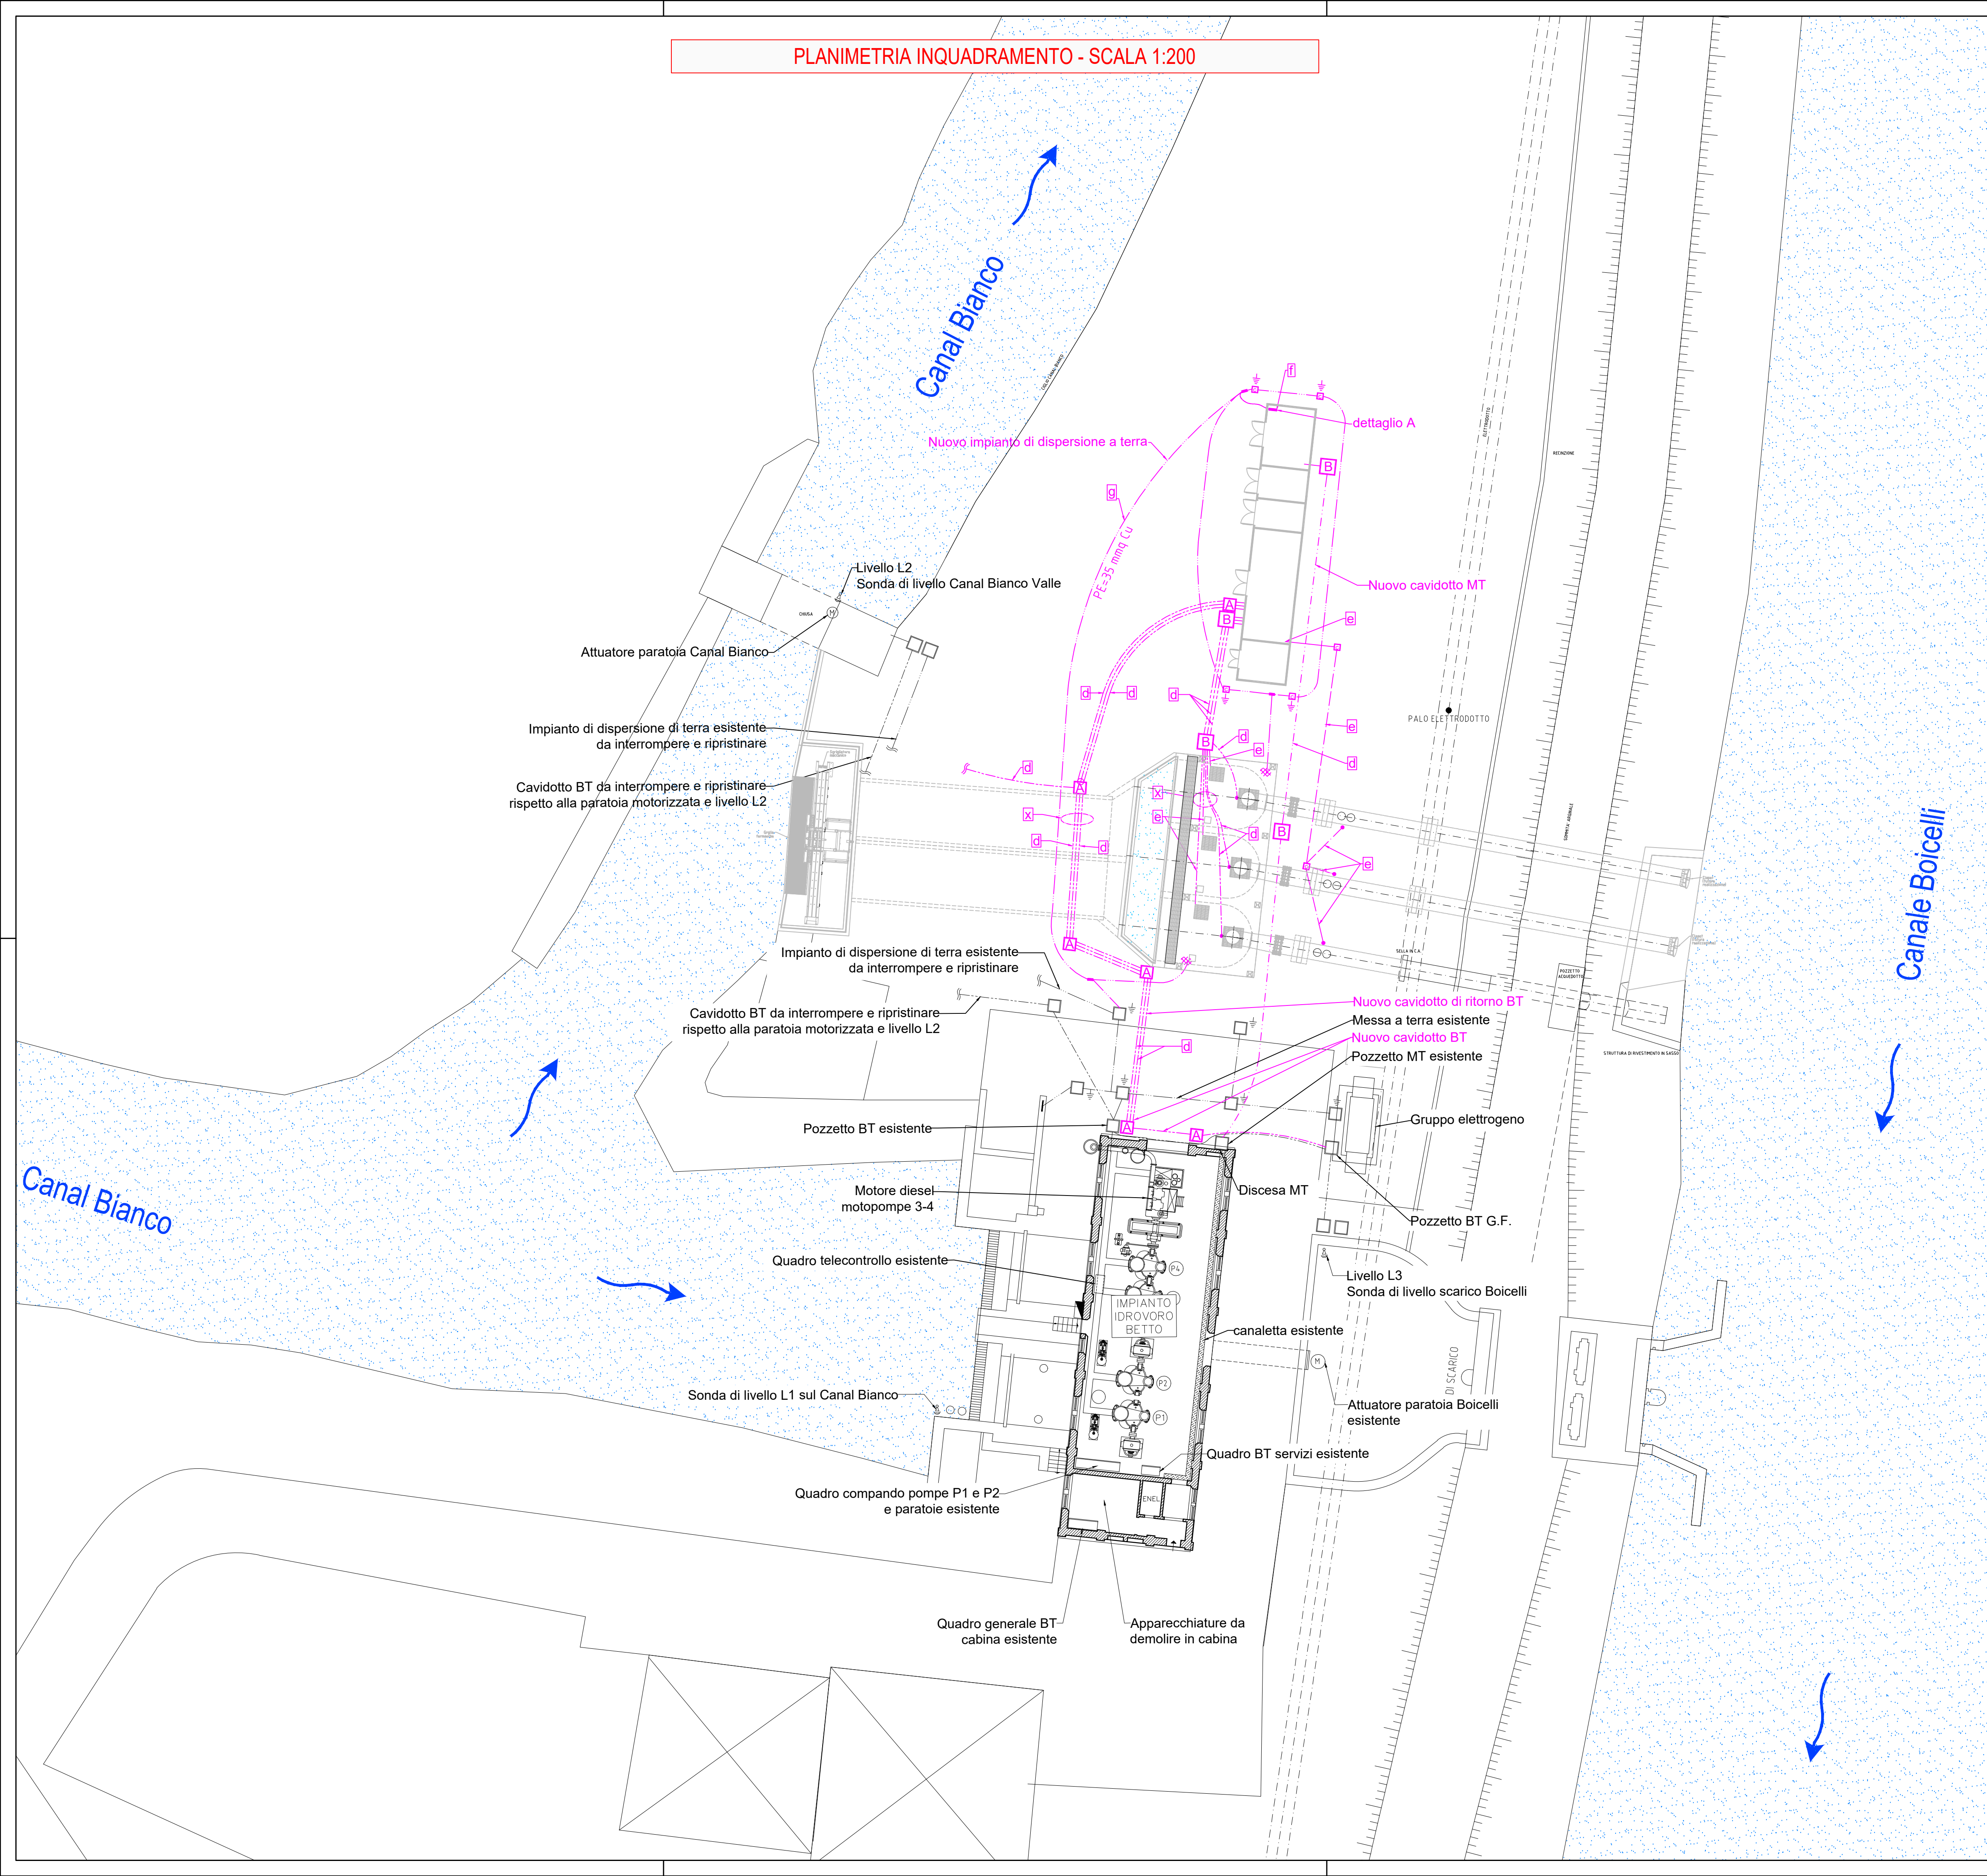

DETTAGLIO A

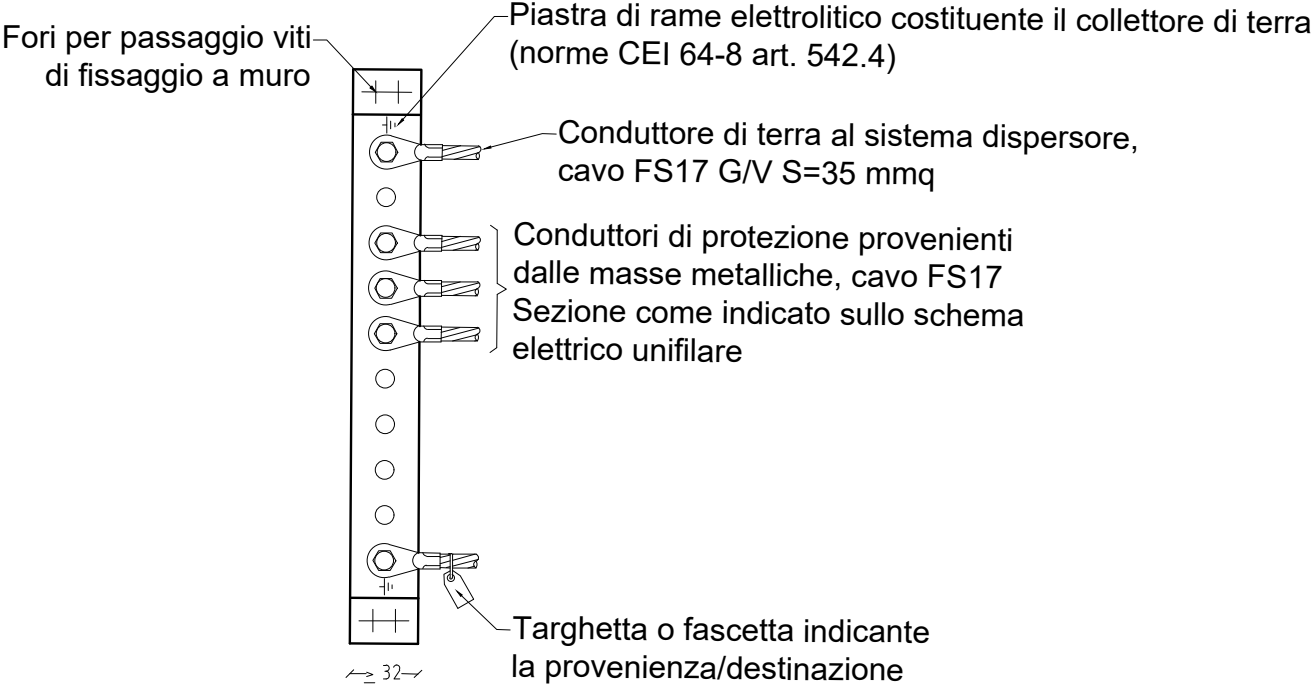

SEZIONE

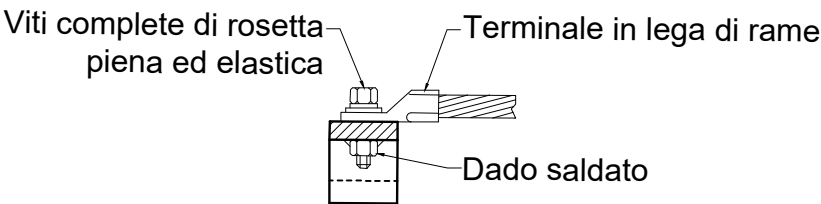

Legenda

- A** pozzetto in cls 800x800x800 mm;
- B** pozzetto in cls 1000x1000x800 mm;
- C** pozzetto in cls 400x400x400 mm;
- d** tubo corrugato PE doppio isolamento Ø160 mm; cavidotto;
- e** tubo corrugato PE doppio isolamento Ø100 mm; cavidotto;
- f** collettore/nodo principale di terra: dettaglio A;
- g** corda di rame nuda, dispersore di terra S=35 mmq, direttamente interrata;
- x**) tubi corrugati annegati nel solaio.



CONSORZIO DI BONIFICA PIANURA DI FERRARA

Sede legale e recapito postale:  
44121 Ferrara - Via Borgo dei Leoni, 28 - C.F. 93076450381  
web: [www.bonificaferrara.it](http://www.bonificaferrara.it) - e-mail: [info@bonificaferrara.it](mailto:info@bonificaferrara.it)  
pec: [posta.cerificata@pec.bonificaferrara.it](mailto:posta.cerificata@pec.bonificaferrara.it)  
aderente all' **ANB**  
Associazione Nazionale Bonifiche, Irrigazioni e Miglioramenti Fondiari

POTENZIAMENTO IMPIANTO IDROVORO BETTO  
PROGETTO ESECUTIVO



Piano nazionale di ripresa e resilienza disciplinato dal Regolamento del Parlamento Europeo (UE) 2021/241 del 12 febbraio 2021, relativo al dispositivo per la ripresa e la resilienza (Next Generation UE), all'attuazione e rendicontazione degli interventi dell'investimento M2C4 2.1A per le più urgenti necessità, segnalati dalle regioni Emilia-Romagna, Toscana e Marche, per la gestione del rischio alluvioni e per la riduzione del rischio idrogeologico. Ordinanza n. 35/2024 del Commissario straordinario alla ricostruzione nel territorio delle regioni Emilia-Romagna, Toscana e Marche.  
ID INTERVENTO ER-UBIS-000107  
CUP J78H24000410007

TITOLO INTERVENTO "Potenziamento dell'impianto idrovoro Betto di scarico nel Canale Boicelli per la laminazione delle portate di piena del reticolo idraulico di bonifica"

PROGETTO: PREDISPOSIZIONE IMPIANTO ELETTRICO

|                                                                     |             |                                                        |            |                   |   |
|---------------------------------------------------------------------|-------------|--------------------------------------------------------|------------|-------------------|---|
| Data:                                                               | 12.12.2024  | ELABORATO:                                             | P104       | Rev.:             | - |
| <b>IL PROGETTISTA GENERALE</b><br>(Dott. Ing. Gianluca Forlani)<br> |             | <b>IL PROGETTISTA</b><br>(Ing. Alessandro Geronzi)<br> |            |                   |   |
| Rev.                                                                | Descrizione | Redatto                                                | Data       | Codice intervento |   |
| 00                                                                  | Emissione   |                                                        | 12.12.2024 |                   |   |
|                                                                     |             |                                                        |            |                   |   |
|                                                                     |             |                                                        |            |                   |   |

OC172